


OGGETTO DELLA PRESENTE VALUTAZIONE PROGETTO

NUOVO EDIFICIO IN PROGETTO

COPERTURA CON INSERIMENTO DI IMPIANTO FOTOVOLTAICO SECONDO DCPREV Prot. n. 0014030 del 01/09/2025

PARTICOLARE AREA DI POSSIBILE INSTALLAZIONE IMPIANTO  
FOTOVOLTAICO SECONDO DCPREV Prot. n. 0014030 del 01/09/2025  
SCALA 1:50

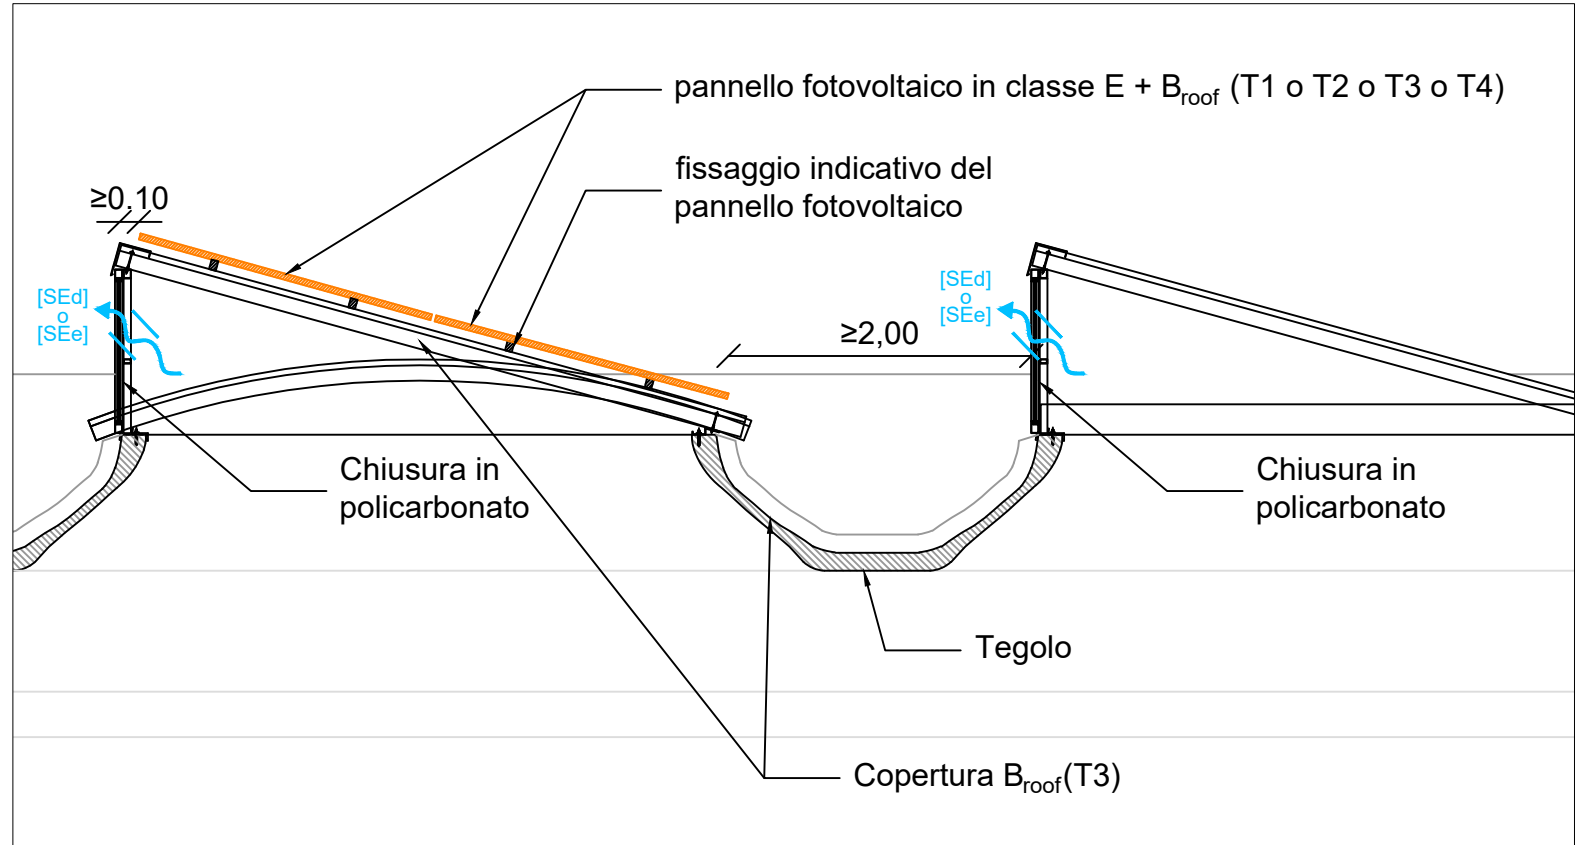

Firmato digitalmente da:  
CUSCITO NICOLA  
Geometra  
Firmato il 24/10/2025 12:16  
909559105  
Valido dal 15/09/2022 al 15/09/2027  
ArubaPEC S.p.A. NG CA 3


| LEGENDA |                                                              |
|---------|--------------------------------------------------------------|
|         | POSSIBILE AREA DI INSTALLAZIONE IMPIANTO FOTOVOLTAICO        |
|         | AREA DOVE NON È POSSIBILE INSTALLARE L'IMPIANTO FOTOVOLTAICO |
|         | SUPERFICIE AERANTE                                           |

Il posizionamento dei componenti degli Impianti di Protezione Attiva Antincendio quali ad esempio: Rivelazione e Segnalazione Incendi,... è puramente indicativo.  
In fase di realizzazione delle opere deve essere fatto riferimento alla specifica progettazione affidata a Tecnico Abilitato in conformità alle norme CEI e UNI.  
La struttura è servita da impianto di illuminazione di sicurezza.  
Le aperture di smaltimento di fumo e calore (Livello di prestazione II) sono previste di tipo SEd ed SEe: aperture normalmente in uso per aerazione e illuminazione locali.



STRUTTURA SERVITA DA IMPIANTO FOTOVOLTAICO

CLEVERTECH S.p.A.  
via Brodolini, 18/a - 42043, Cadelbosco di Sopra (RE)

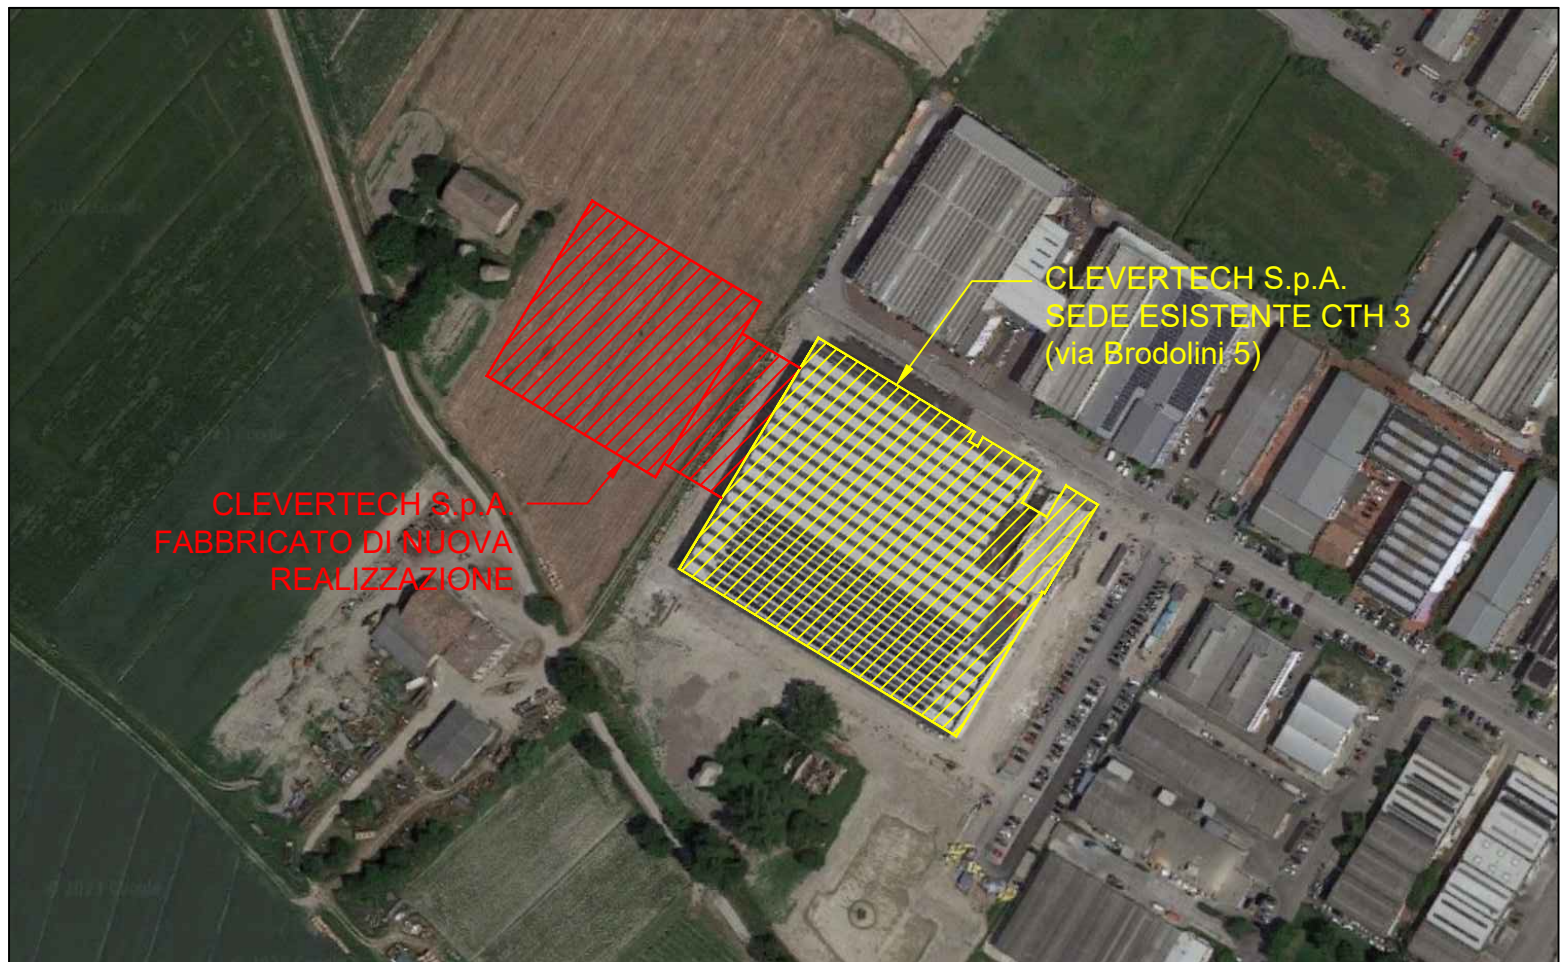

|                                                                                                                                                                                         |                             |
|-----------------------------------------------------------------------------------------------------------------------------------------------------------------------------------------|-----------------------------|
| <b>Committente</b><br>CLEVERTECH S.p.A.<br>via Brodolini, 18/a - 42043, Cadelbosco di Sopra (RE)                                                                                        |                             |
| <b>Progetto</b><br>Valutazione progetto per nuovo fabbricato<br>Ampliamento CTH3<br>sito in Cadelbosco di Sopra, via Brodolini, 5 (RE)                                                  |                             |
| IL LEGALE RAPPRESENTANTE<br>Ing. GIUSEPPE REGGIANI<br>c/o Clevertex S.p.A.<br>via Brodolini, 18/a - 42043, Cadelbosco di Sopra (RE)<br>Tel. 0522/911330 - e-mail: clevertex@legamail.it |                             |
| PROGETTISTA<br>Geom. NICOLA CUSCITO<br>c/o Labanalysis HSE Science S.r.l.<br>via Aristotele, 4 - 42122, Reggio Emilia (RE)<br>Tel. 0522/331031                                          |                             |
| <b>TAVOLA</b><br>3/4                                                                                                                                                                    |                             |
| <b>OGGETTO</b><br>Pianta Copertura<br>Prevenzione Incendi                                                                                                                               |                             |
| <b>SCALA</b><br>1:200                                                                                                                                                                   | <b>DATA</b><br>Ottobre 2025 |
| <b>REVISIONE</b><br>Rev0<br>COD. INTERV.<br>D202511505                                                                                                                                  |                             |
| Proprietà intellettuale di Labanalysis HSE Science S.r.l. - Riproduzione, anche parziale, vietata a termini di legge                                                                    |                             |

EDIFICIO ESISTENTE CTH3  
NON OGGETTO DELLA PRESENTE VALUTAZIONE PROGETTO

