




ILLUMINAMENTO PERPENDICOLARE MINIMO = 62 lux  
ILLUMINAMENTO PERPENDICOLARE MEDIO = 101 lux  
ILLUMINAMENTO PERPENDICOLARE MASSIMO = 150 lux  
RAPPORTO ILLUMINAMENTO MINIMO/MASSIMO = 0,41  
RAPPORTO ILLUMINAMENTO MINIMO/MEDIO = 0,63  
N.B. IL PIANO DI LAVORO E' STATO ASSUNTO PARI A 0 (zero)  
POTENZA TOTALE INSTALLATA 7,2 kW

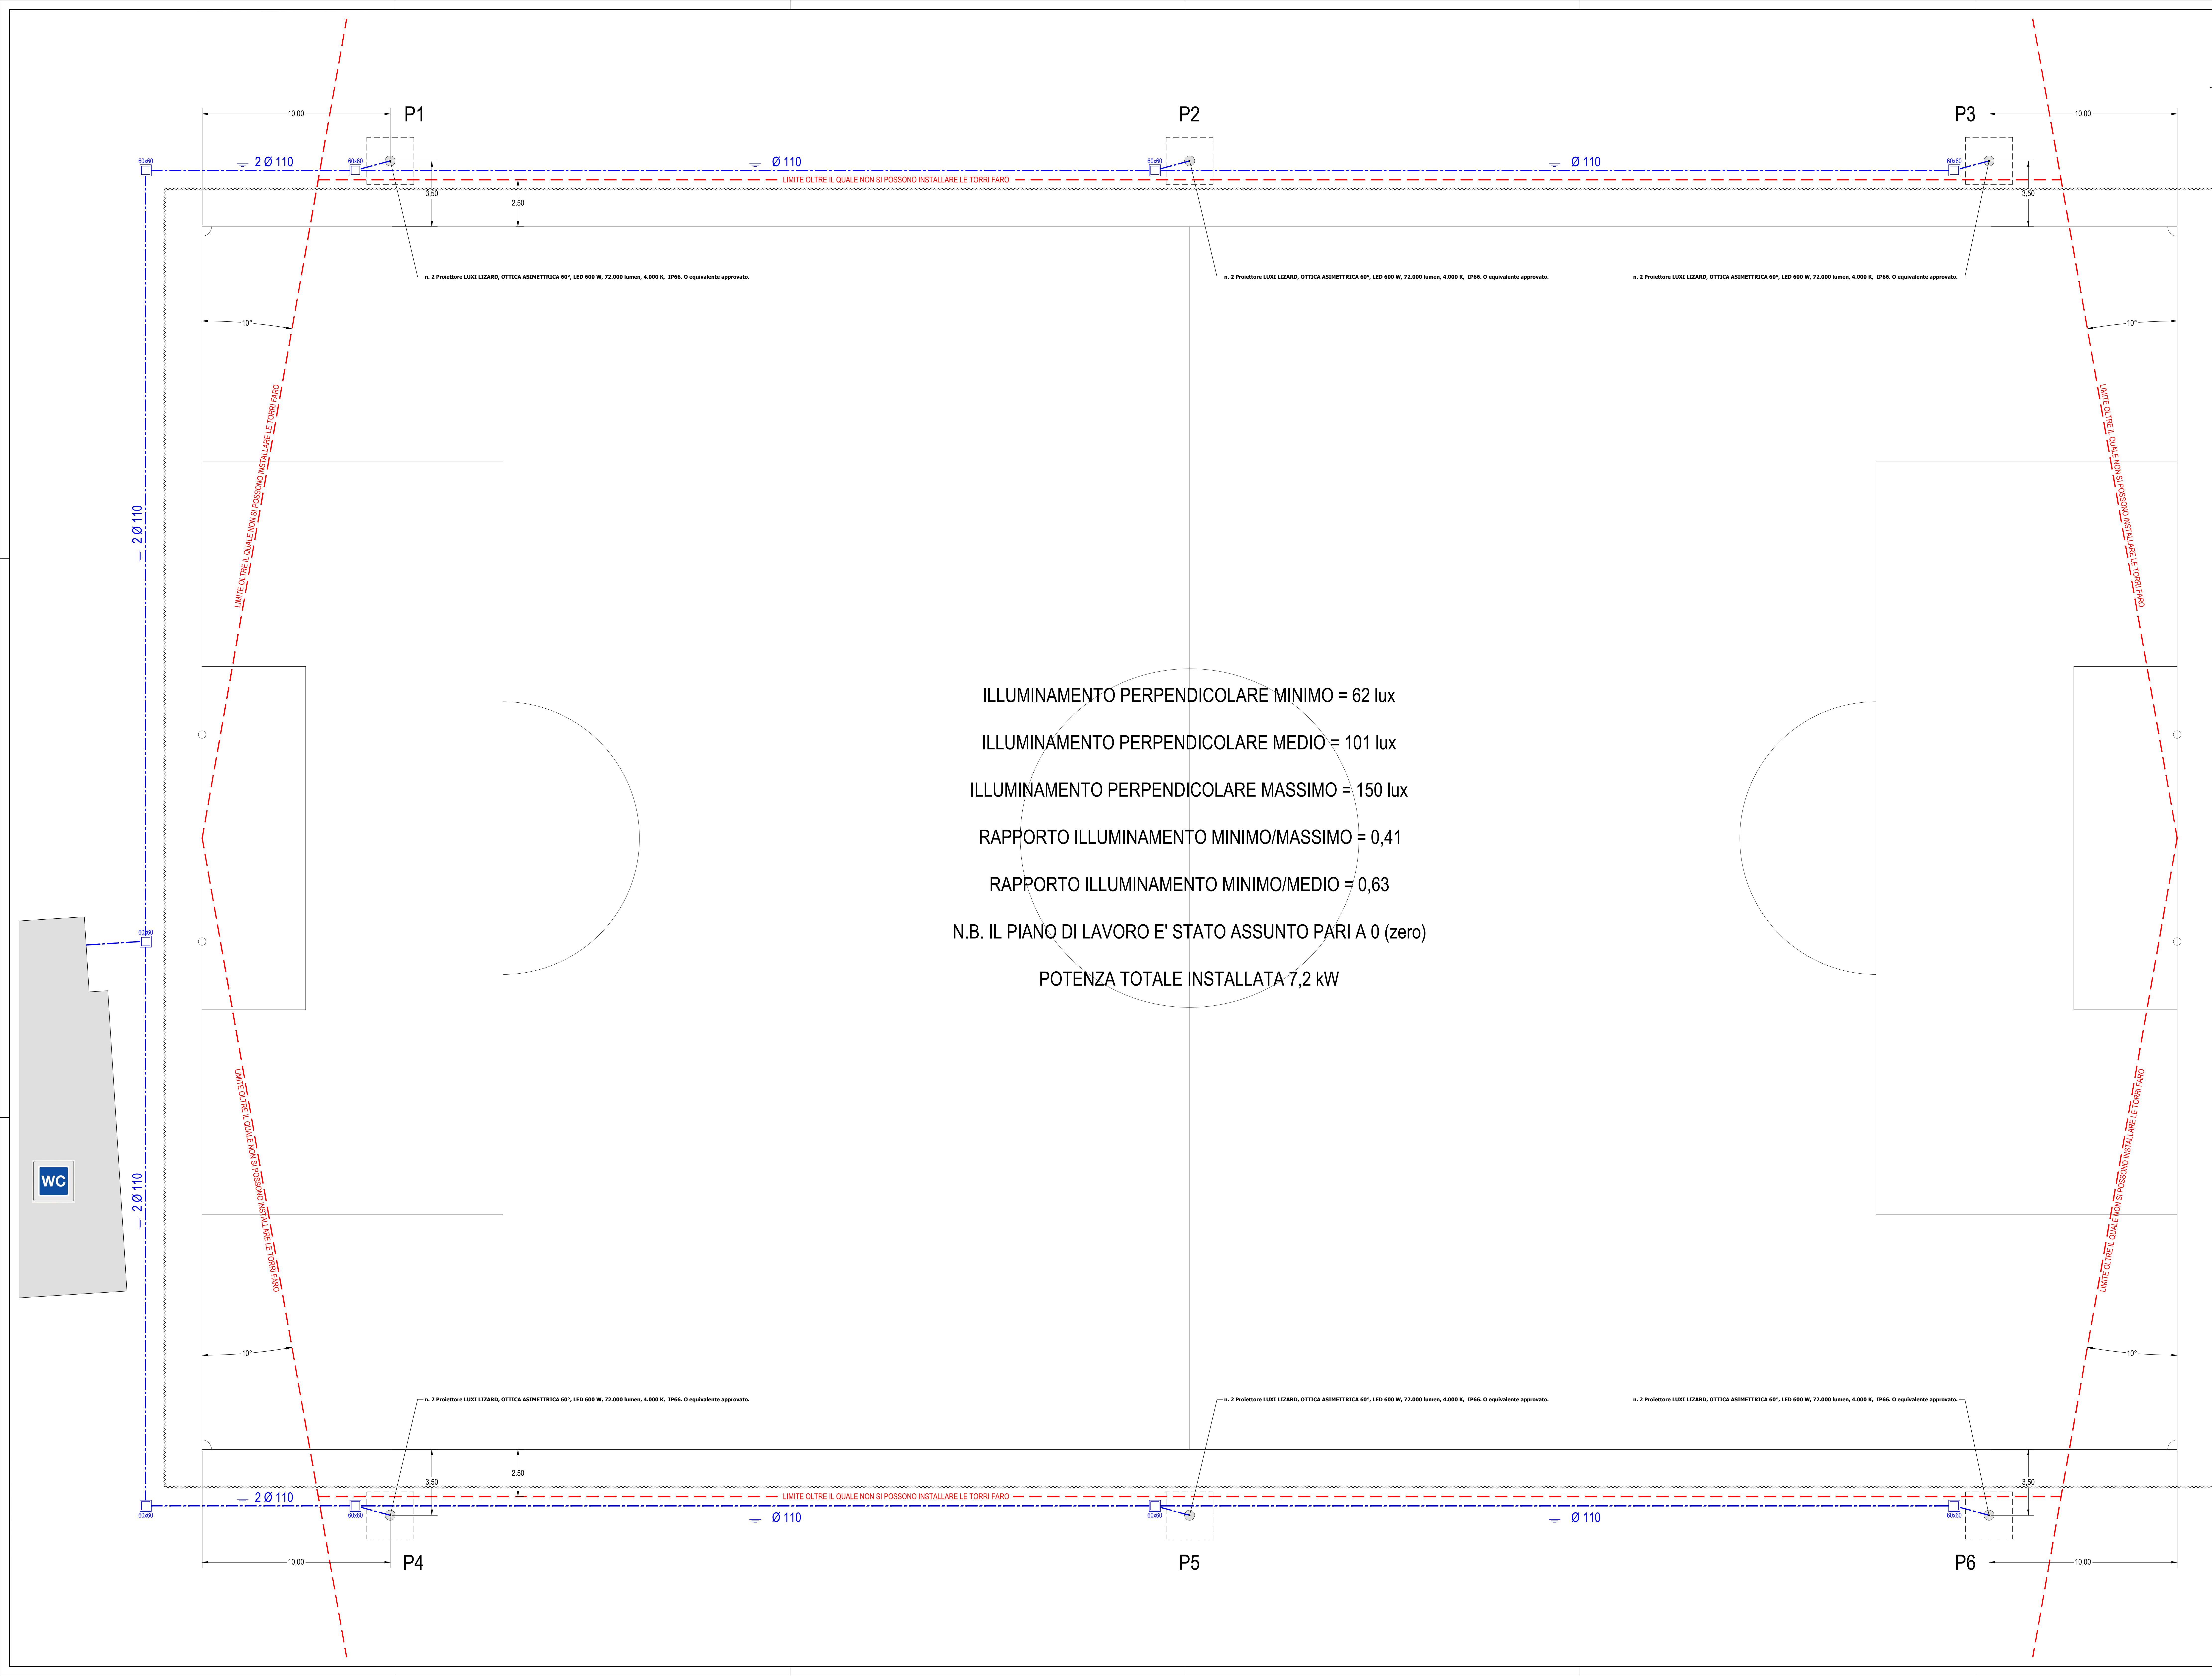

È OBBLIGATORIO USARE I MEZZI DI PROTEZIONE PERSONALE IN DOTAZIONE A CIASCUNO

| Atterro                  |                           | Area di riferimento |              | Numero di punti di griglia |            |    |
|--------------------------|---------------------------|---------------------|--------------|----------------------------|------------|----|
|                          |                           | Lunghezza           | Larghezza m  | Lunghezza                  | Larghezza  |    |
| Football americano       | PA                        | Da 110 a 117,5      | 55           | 21                         | Da 9 a 11  |    |
| Pallacanestro            | PA                        | 28                  | 15           | 13                         | 7          |    |
|                          | TA                        | 32                  | 19           | 15                         | 9          |    |
| Beach Volley             | PA                        | Da 28 a 28          | Da 18 a 20   | 13                         | 9          |    |
| Futbol                   | P                         | 50                  | 20           | 17                         | 7          |    |
|                          | TA                        | 66                  | 32           | 17                         | 9          |    |
| Floorball                | PA                        | 40                  | 20           | 15                         | 7          |    |
|                          | TA                        | 43                  | 22           | 15                         | 7          |    |
| Football                 | PA                        | Da 100 a 110        | Da 64 a 75   | Da 19 a 21                 | Da 10 a 15 |    |
|                          | TA                        | Da 108 a 118        | Da 72 a 83   | 21                         | Da 13 a 15 |    |
| Calcio (a 5 e 6)         | PA                        | Da 30 a 40          | Da 18,5 a 20 | Da 18 a 16                 | 9          |    |
|                          | TA                        | 44                  | 24           | 15                         | 9          |    |
| Pallamano                | PA                        | 40                  | 20           | 15                         | 7          |    |
|                          | TA                        | 44                  | 27,5         | 15                         | 9          |    |
| Korfball                 | PA                        | Da 40 a 60          | Da 20 a 30   | Da 15 a 17                 | Da 7 a 9   |    |
| Netball                  | PA                        | 30,5                | 15,3         | 13                         | 7          |    |
|                          | TA                        | 37,5                | 22,5         | 15                         | 9          |    |
| Rugby                    | PA                        | 144                 | 69           | 23                         | 11         |    |
|                          | TA                        | 154                 | 79           | 23                         | 11         |    |
| Tiro alla fune           |                           | -                   | -            | -                          | -          |    |
| Pallavolo <sup>(1)</sup> | PA                        | 24                  | 15           | 13                         | 9          |    |
| Categoria                | Illuminamento orizzontale |                     | $R_0$        |                            |            |    |
|                          |                           | $E_{av,av}$ lx      | $U_{0,av}$   | $R_0$                      |            |    |
|                          | I                         | 500                 | 0,70         | -                          | 55         | 70 |
|                          | II                        | 300                 | 0,60         | -                          | 55         | 60 |
|                          | III                       | 75                  | 0,50         | -                          | 55         | 60 |

(1) QUESTA TAVOLA È VALIDA ESCLUSIVAMENTE PER L'IMPIANTO ELETTRICO. LE MISURE ARCHITETTONICHE SONO DA RITENERE SOLO INDICATIVE.  
(2) I CALCOLI ILLUMINOTECNICI SONO STATI EFFETTUATI TENENDO CONTO DELLA CLASSIFICAZIONE DELLE ZONE SECONDO LA NORMA UNI 12193.

COMUNE di UGGIATE CON RONAGO

PROVINCIA di COMO

PROGETTO ESECUTIVO

OGGETTO :

PLANIMETRIA INTERVENTI

PROGETTISTA : Ing. Stefano Caligara

PROGETTO N° : 24-2349

TAVOLA : 1/1

DATA : Agosto 2024

SCALA : 1:100

FILE : 24-2349-TG

REDAATTO : Ing. Davide Spoloni Andreoli

APPROVATO : Ing. Stefano Caligara

Intervento di Efficientamento Energetico

Impianto di Illuminazione Campo Sportivo di

Via Asilo Frazione Ronago

VIA-2475-IT20

Studio Tecnico di Progettazione

Stefano Caligara

Ingegnere

Via G. Terzani n. 20 | 20133 | G. S. | 02 76 11 44 44 | 02 76 11 44 44 | 02 76 11 44 44 | 02 76 11 44 44