




PIANTA
scala 1:100

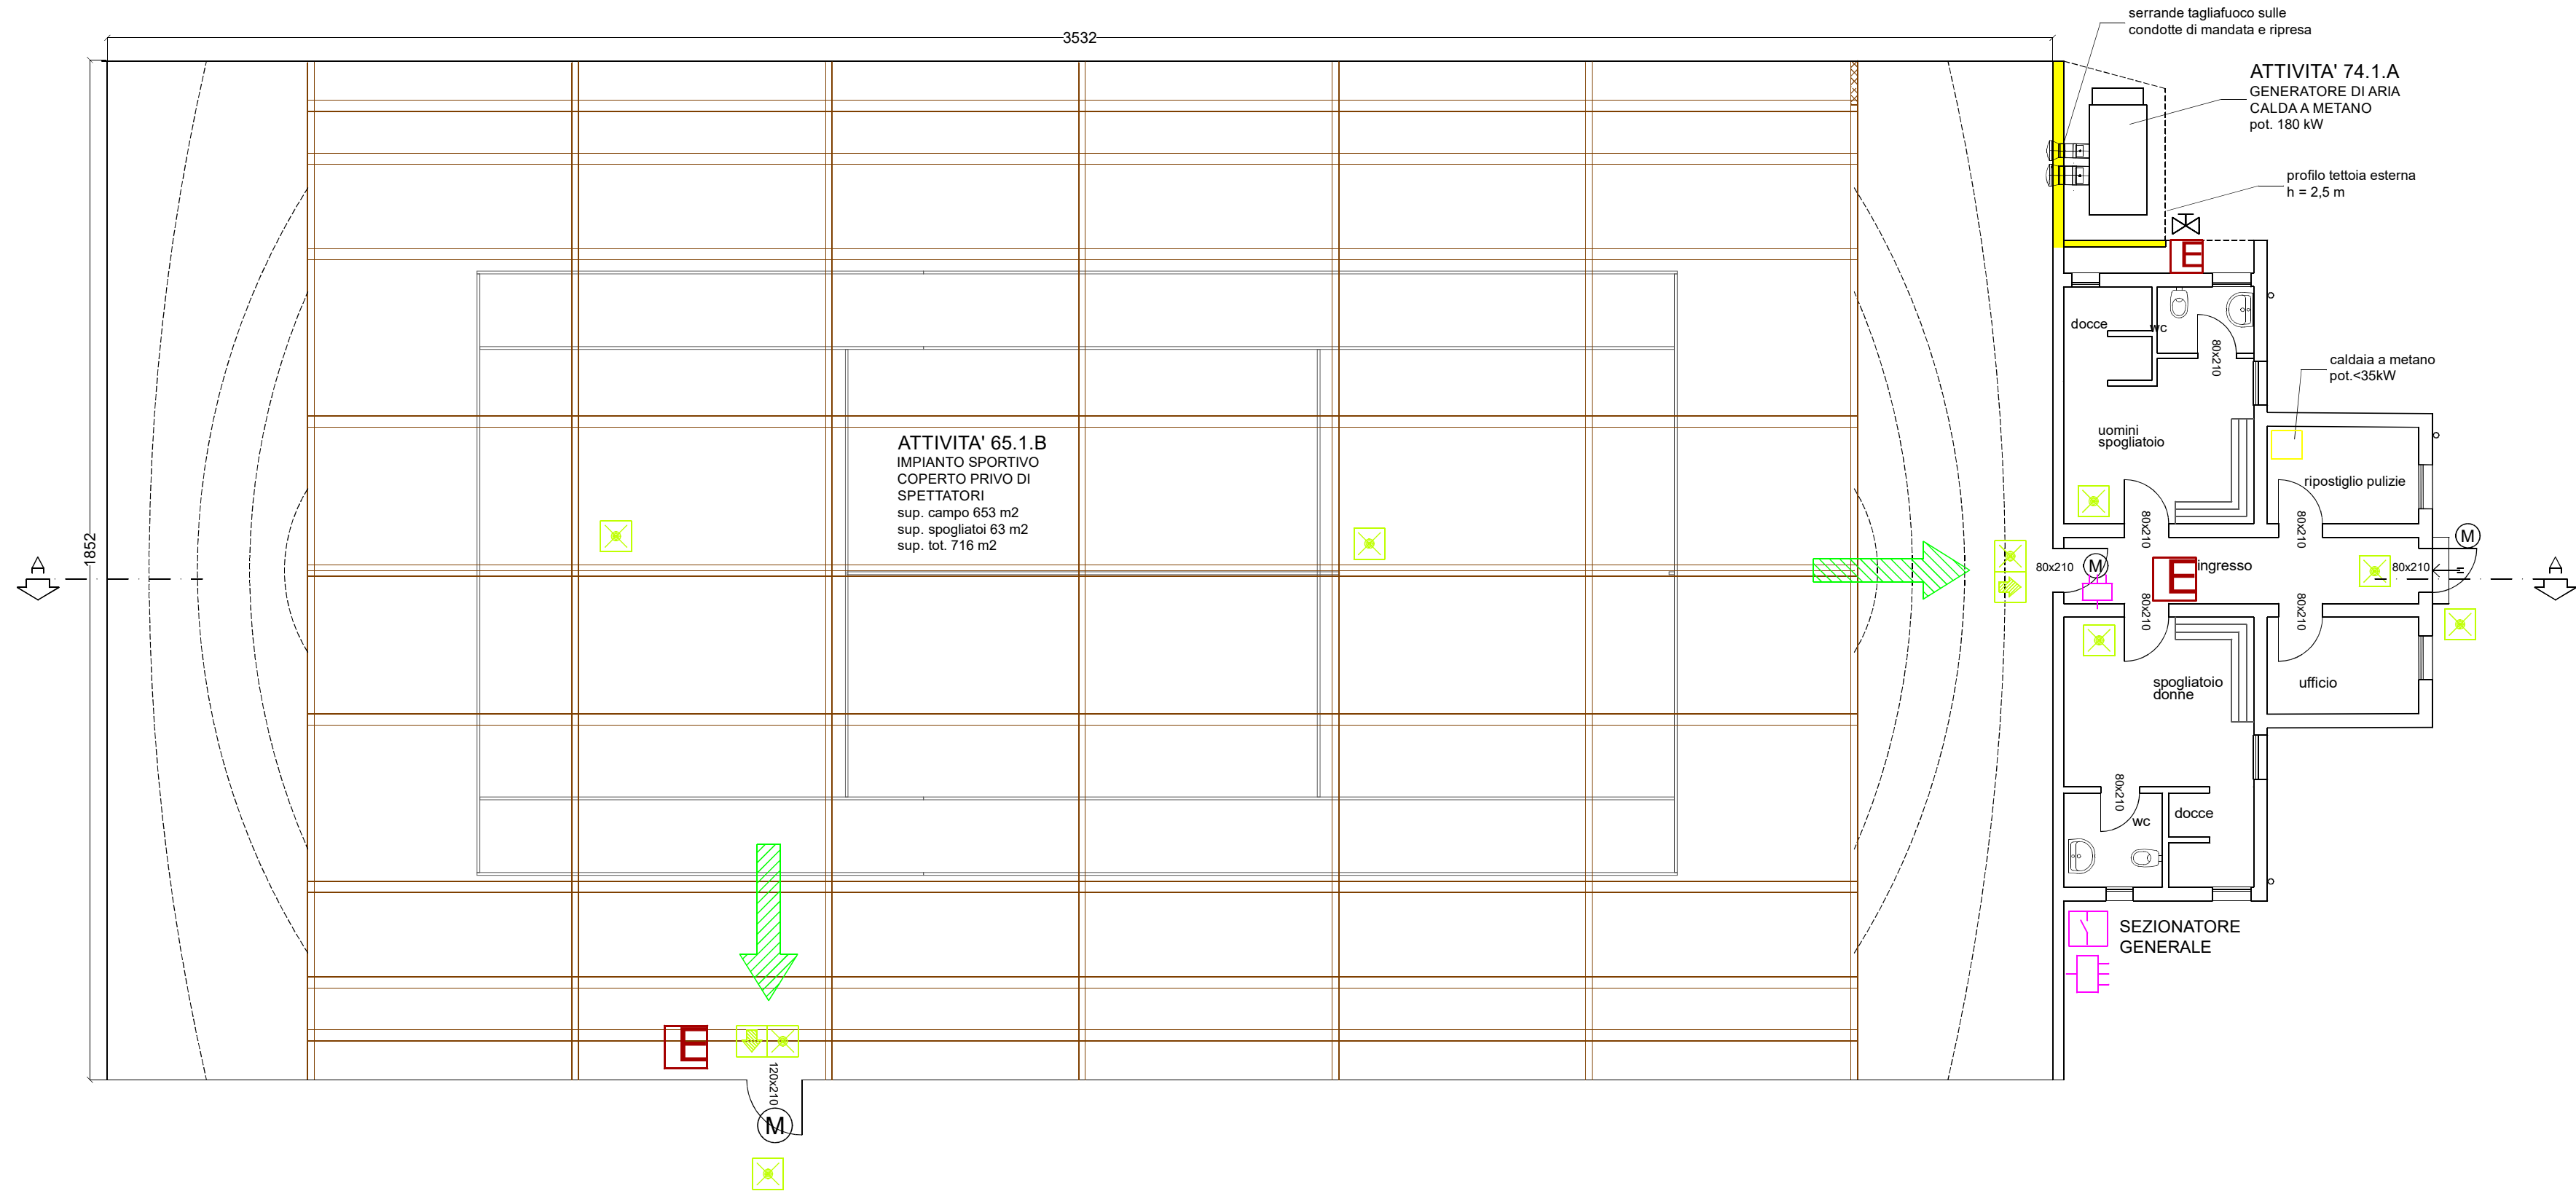


SEZIONE A-A
scala 1:100

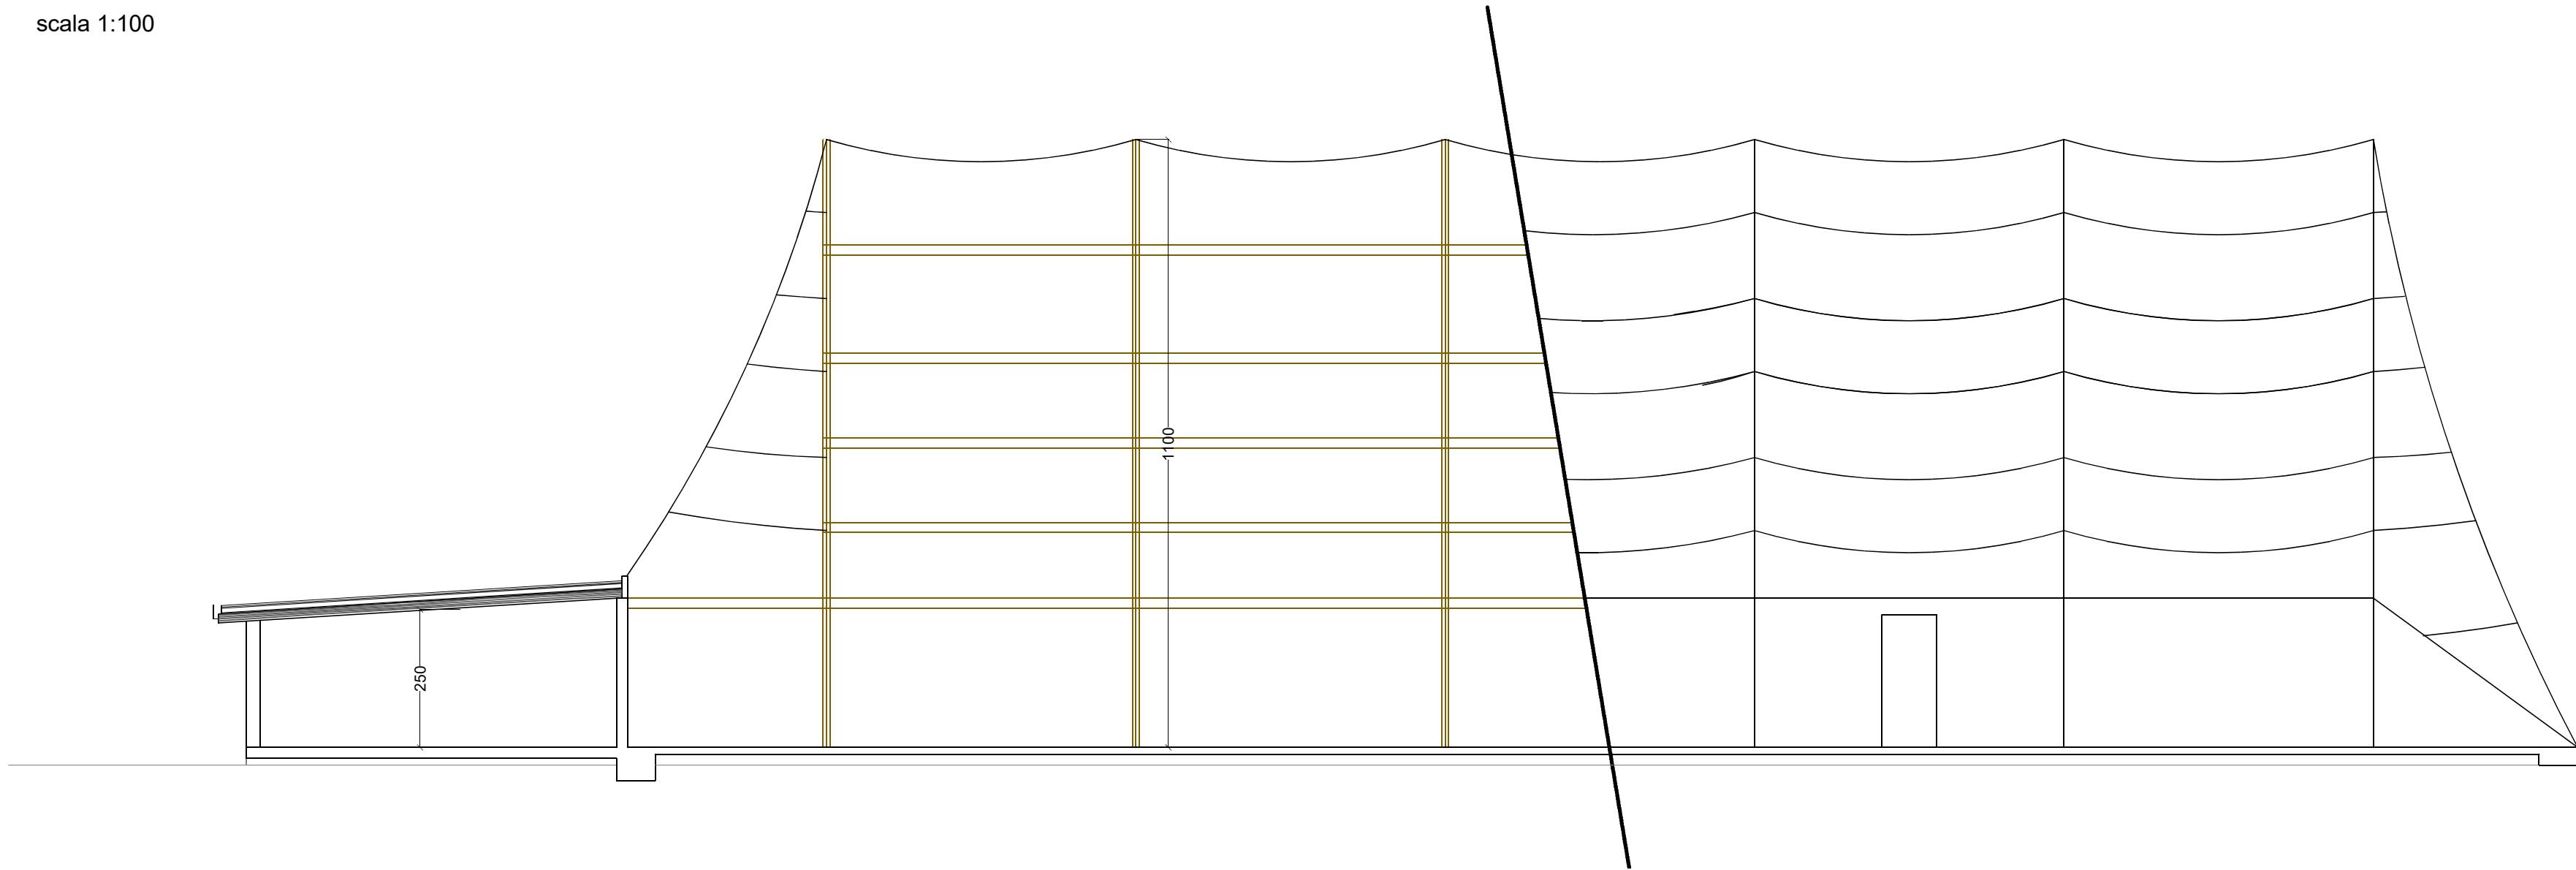


PLANIMETRIA GENERALE
scala 1:500

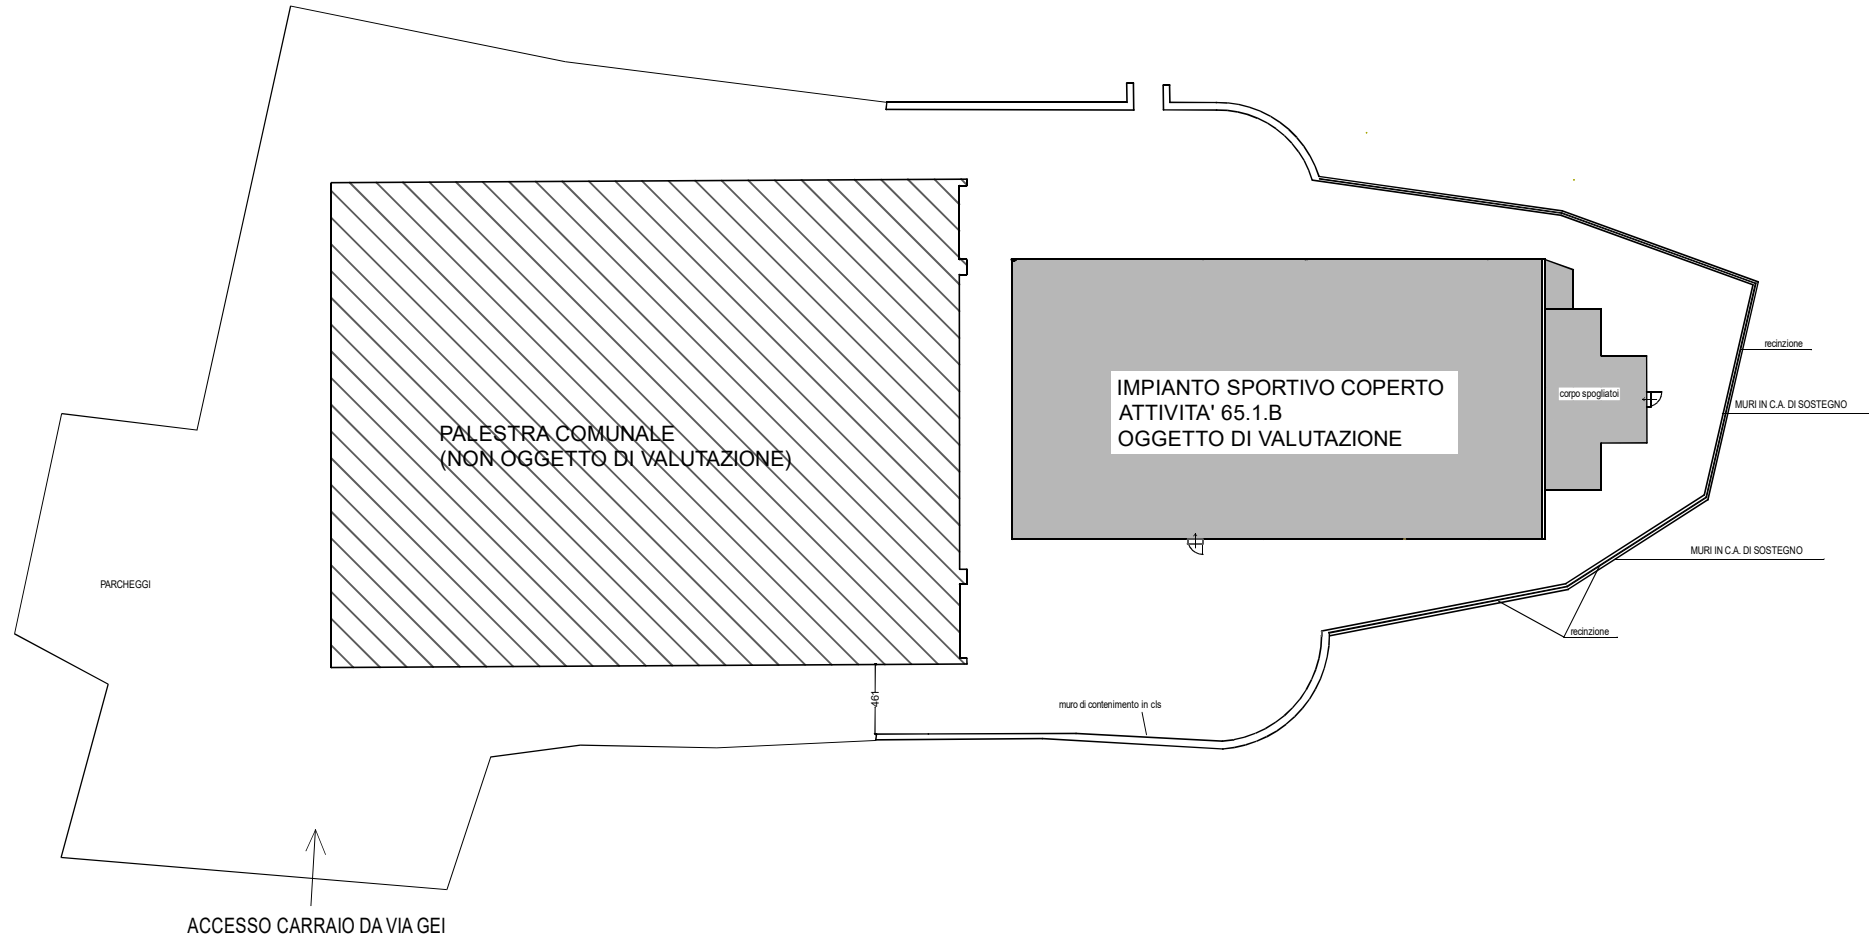

PARTICOLARE GENERATORE
scala 1:50

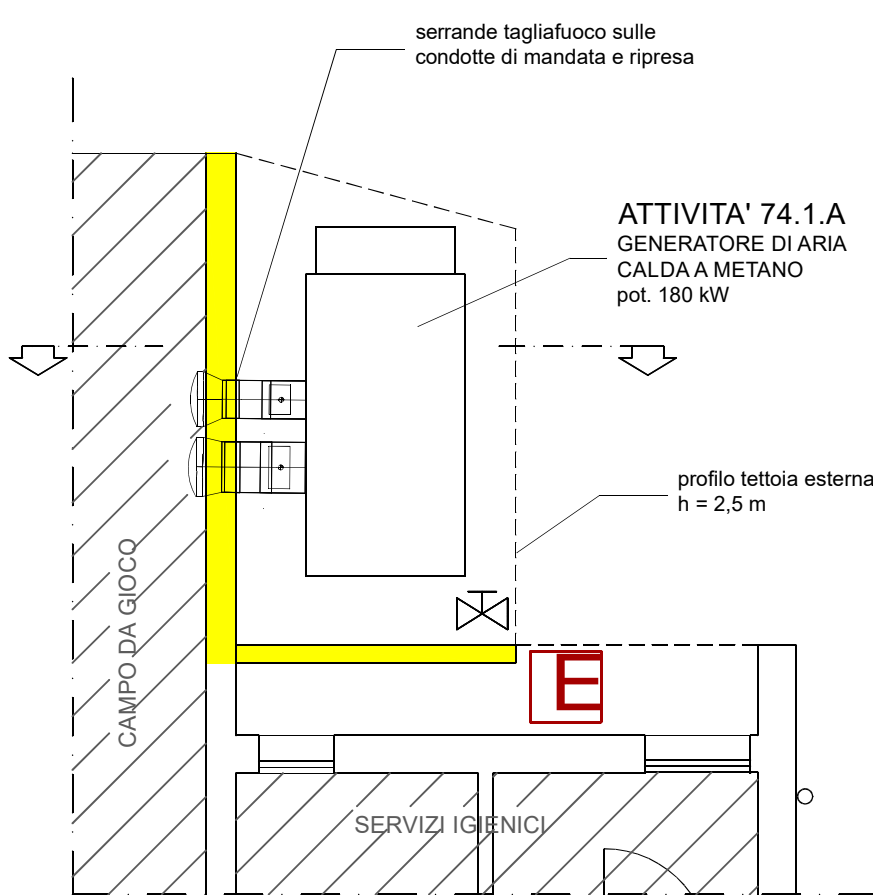


SEZIONE GENERATORE
scala 1:50

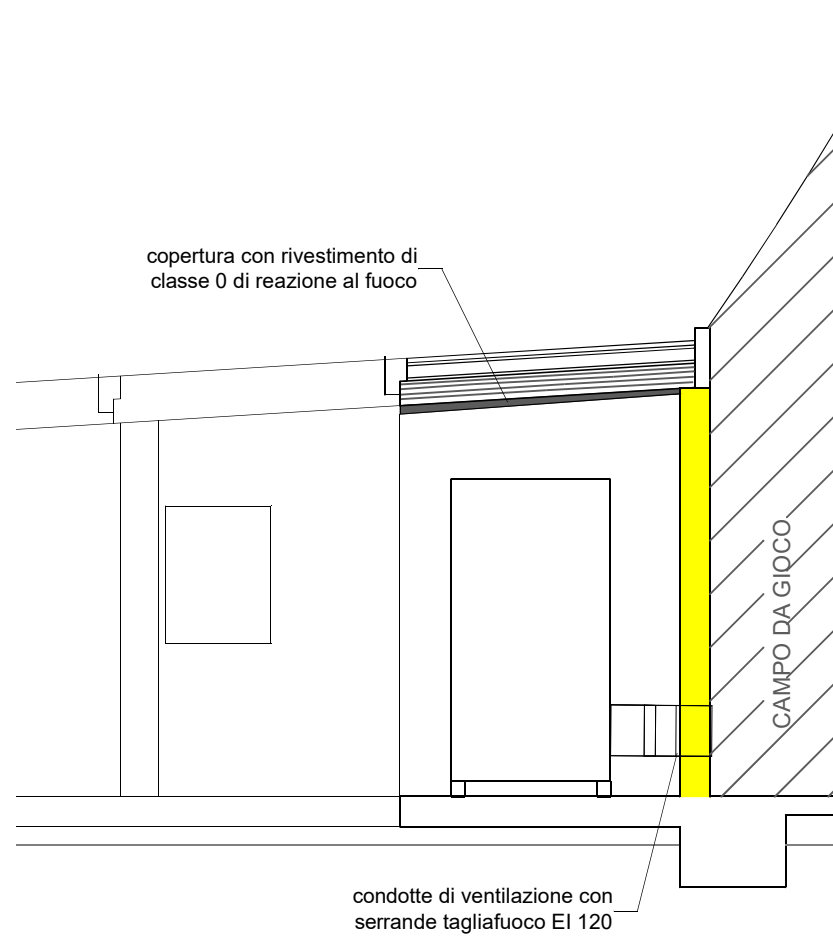

LEGENDA

	ESTINTORE PORTATILE
	ESTINTORE CARRELLATO
	NASPO
	IDRANTE A MURO CON TUBAZIONE FLESSIBILE E LANCIA
	IDRANTE SOTTOSUOLO
	IDRANTE SOPRASUOLO
	ATTACCO PER MOTOPOMPA SINGOLO O DOPIO
N.B. L'indicazione dei presidi antincendio nelle piante, evidenzia che l'area è protetta da impianti fissi di spegnimento in caso d'incendio. Il progetto esecutivo dell'impianto deve essere redatto in conformità alla norma UNI 10779 in vigore.	
	PORTA RESISTENTE AL FUOCO
	Le misure indicate si intendono come foro netto di passaggio a serramento aperto
	PERCORSO D'USCITA ORIZZONTALE
	PERCORSO D'USCITA VERSO L'ALTO
	PERCORSO D'USCITA VERSO IL BASSO
	LUCI DI SICUREZZA
N.B. La posizione delle lampade di emergenza è indicativa. L'impianto deve essere progettato e realizzato in conformità alla norma UNI EN 1838 o norma antincendio specifica.	
	PULSANTE DI ALLARME
	RIPETITORE ALLARME ACUSTICO
	RIPETITORE ALLARME OTTICO-ACUSTICO
	RIVELATORE DI FUMO A BARRIERA OTTICA
	RIVELATORE DI FUMO
	RIVELATORE DI GAS
	CENTRALINA IMPIANTO DI ALLARME
	MAGNETE RITENZIONE PORTE REI
N.B. L'indicazione dei componenti dell'impianto automatico di rivelazione incendi nelle piante, evidenziano che l'area è protetta da tale impianto. Il progetto esecutivo dell'impianto deve essere redatto in conformità alla norma UNI 9795.	
	QUADRO ELETTRICO
	PULSANTE DI SGANCIO
	SEZIONATORE GENERALE
	RAMPA GAS
	SARACINESCA DI INTERCETTAZIONE
	FILTRO A PROVA DI FUMO
	PULSANTE APERTURA EFC
	STRUTTURE REI 180'
	STRUTTURE REI 120'
	STRUTTURE REI 90'
	STRUTTURE REI 60'
	STRUTTURE REI 30'

 

REVISIONI		
REV. N.	DATA	DESCRIZIONE