


IMPIANTI SPORTIVI
 PLANIMETRIA GENERALE
 SCALA: 1:500

Legenda:

- CORPO A - Chiosco e Servizio Igienico
 CORPO B - Spogliatoi e Servizi Igienici

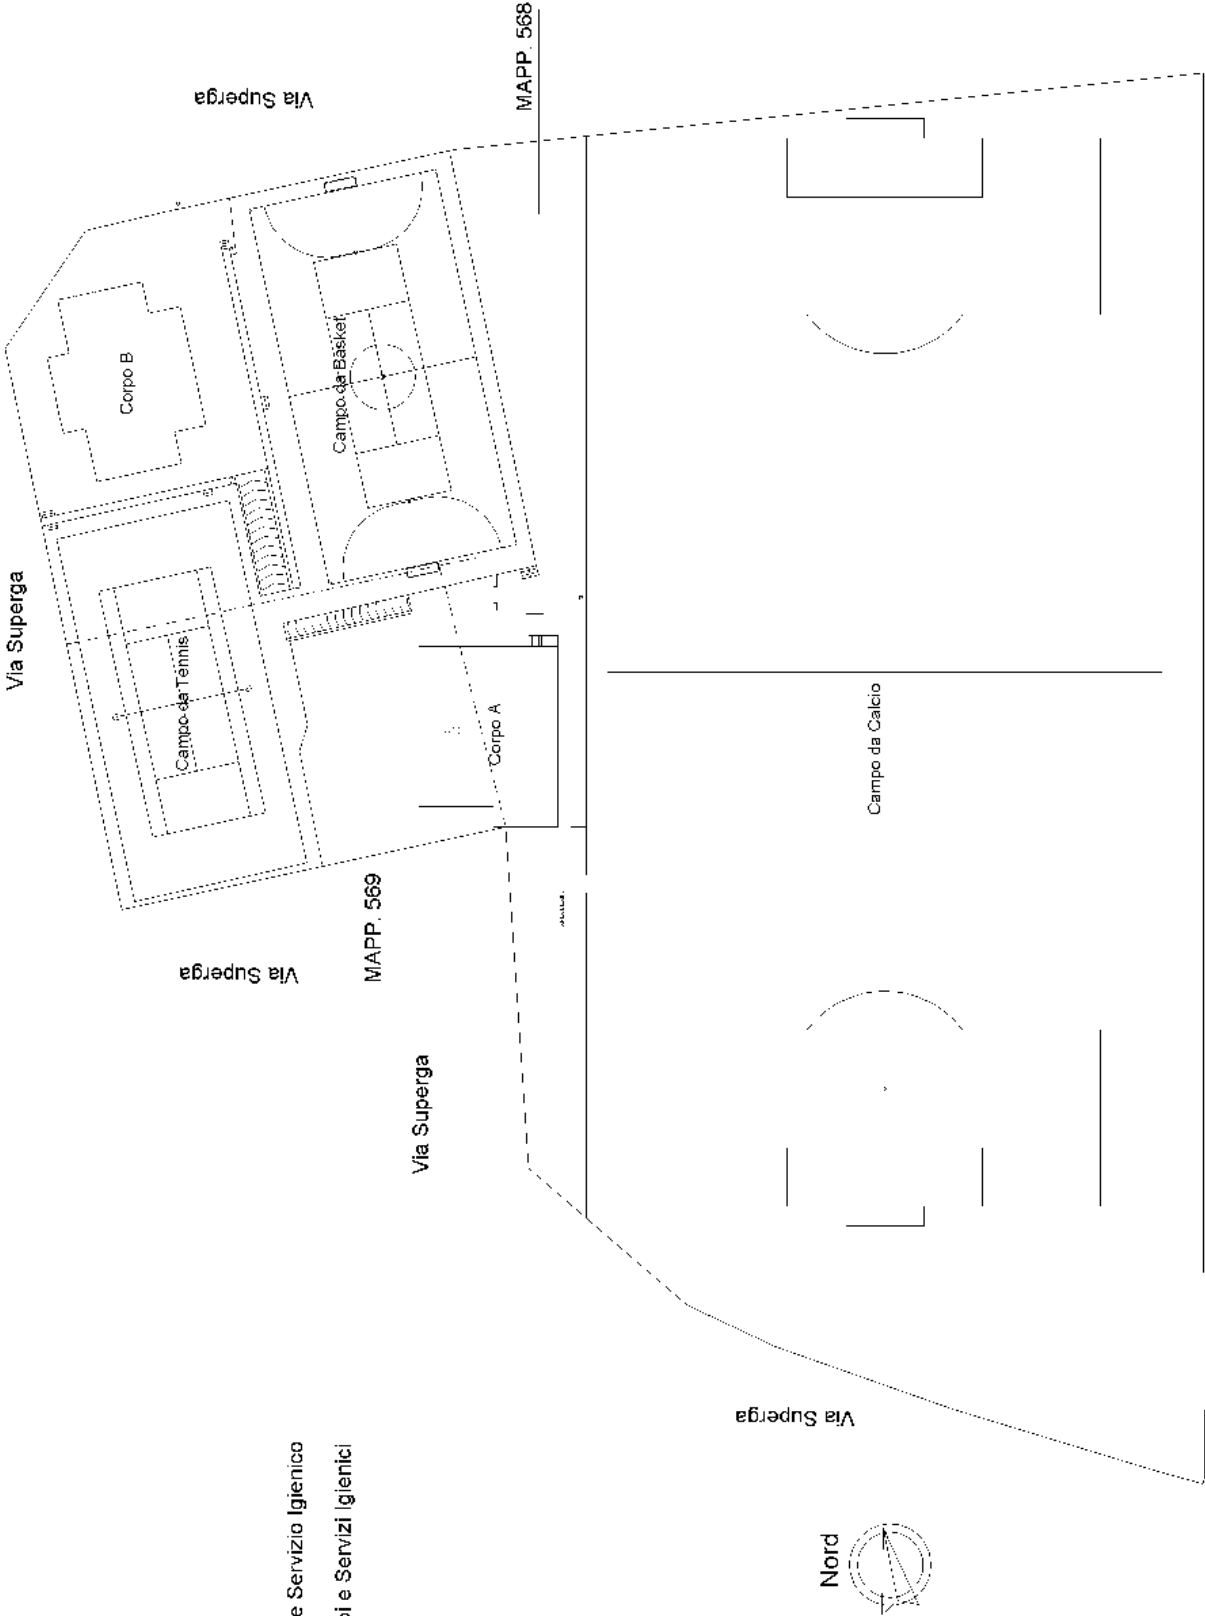

PIANTA PIANO TERRA

Via Superga

Campo da Tennis

Area

Pergola

Chiosco

Cucina
Vasto sanitario
Dispensa
Magazzino
Ripostiglia
Anti Bagno
Bagno
Sgombero

CORPO A

Campo da Basket

CORPO B

Via Superga

